


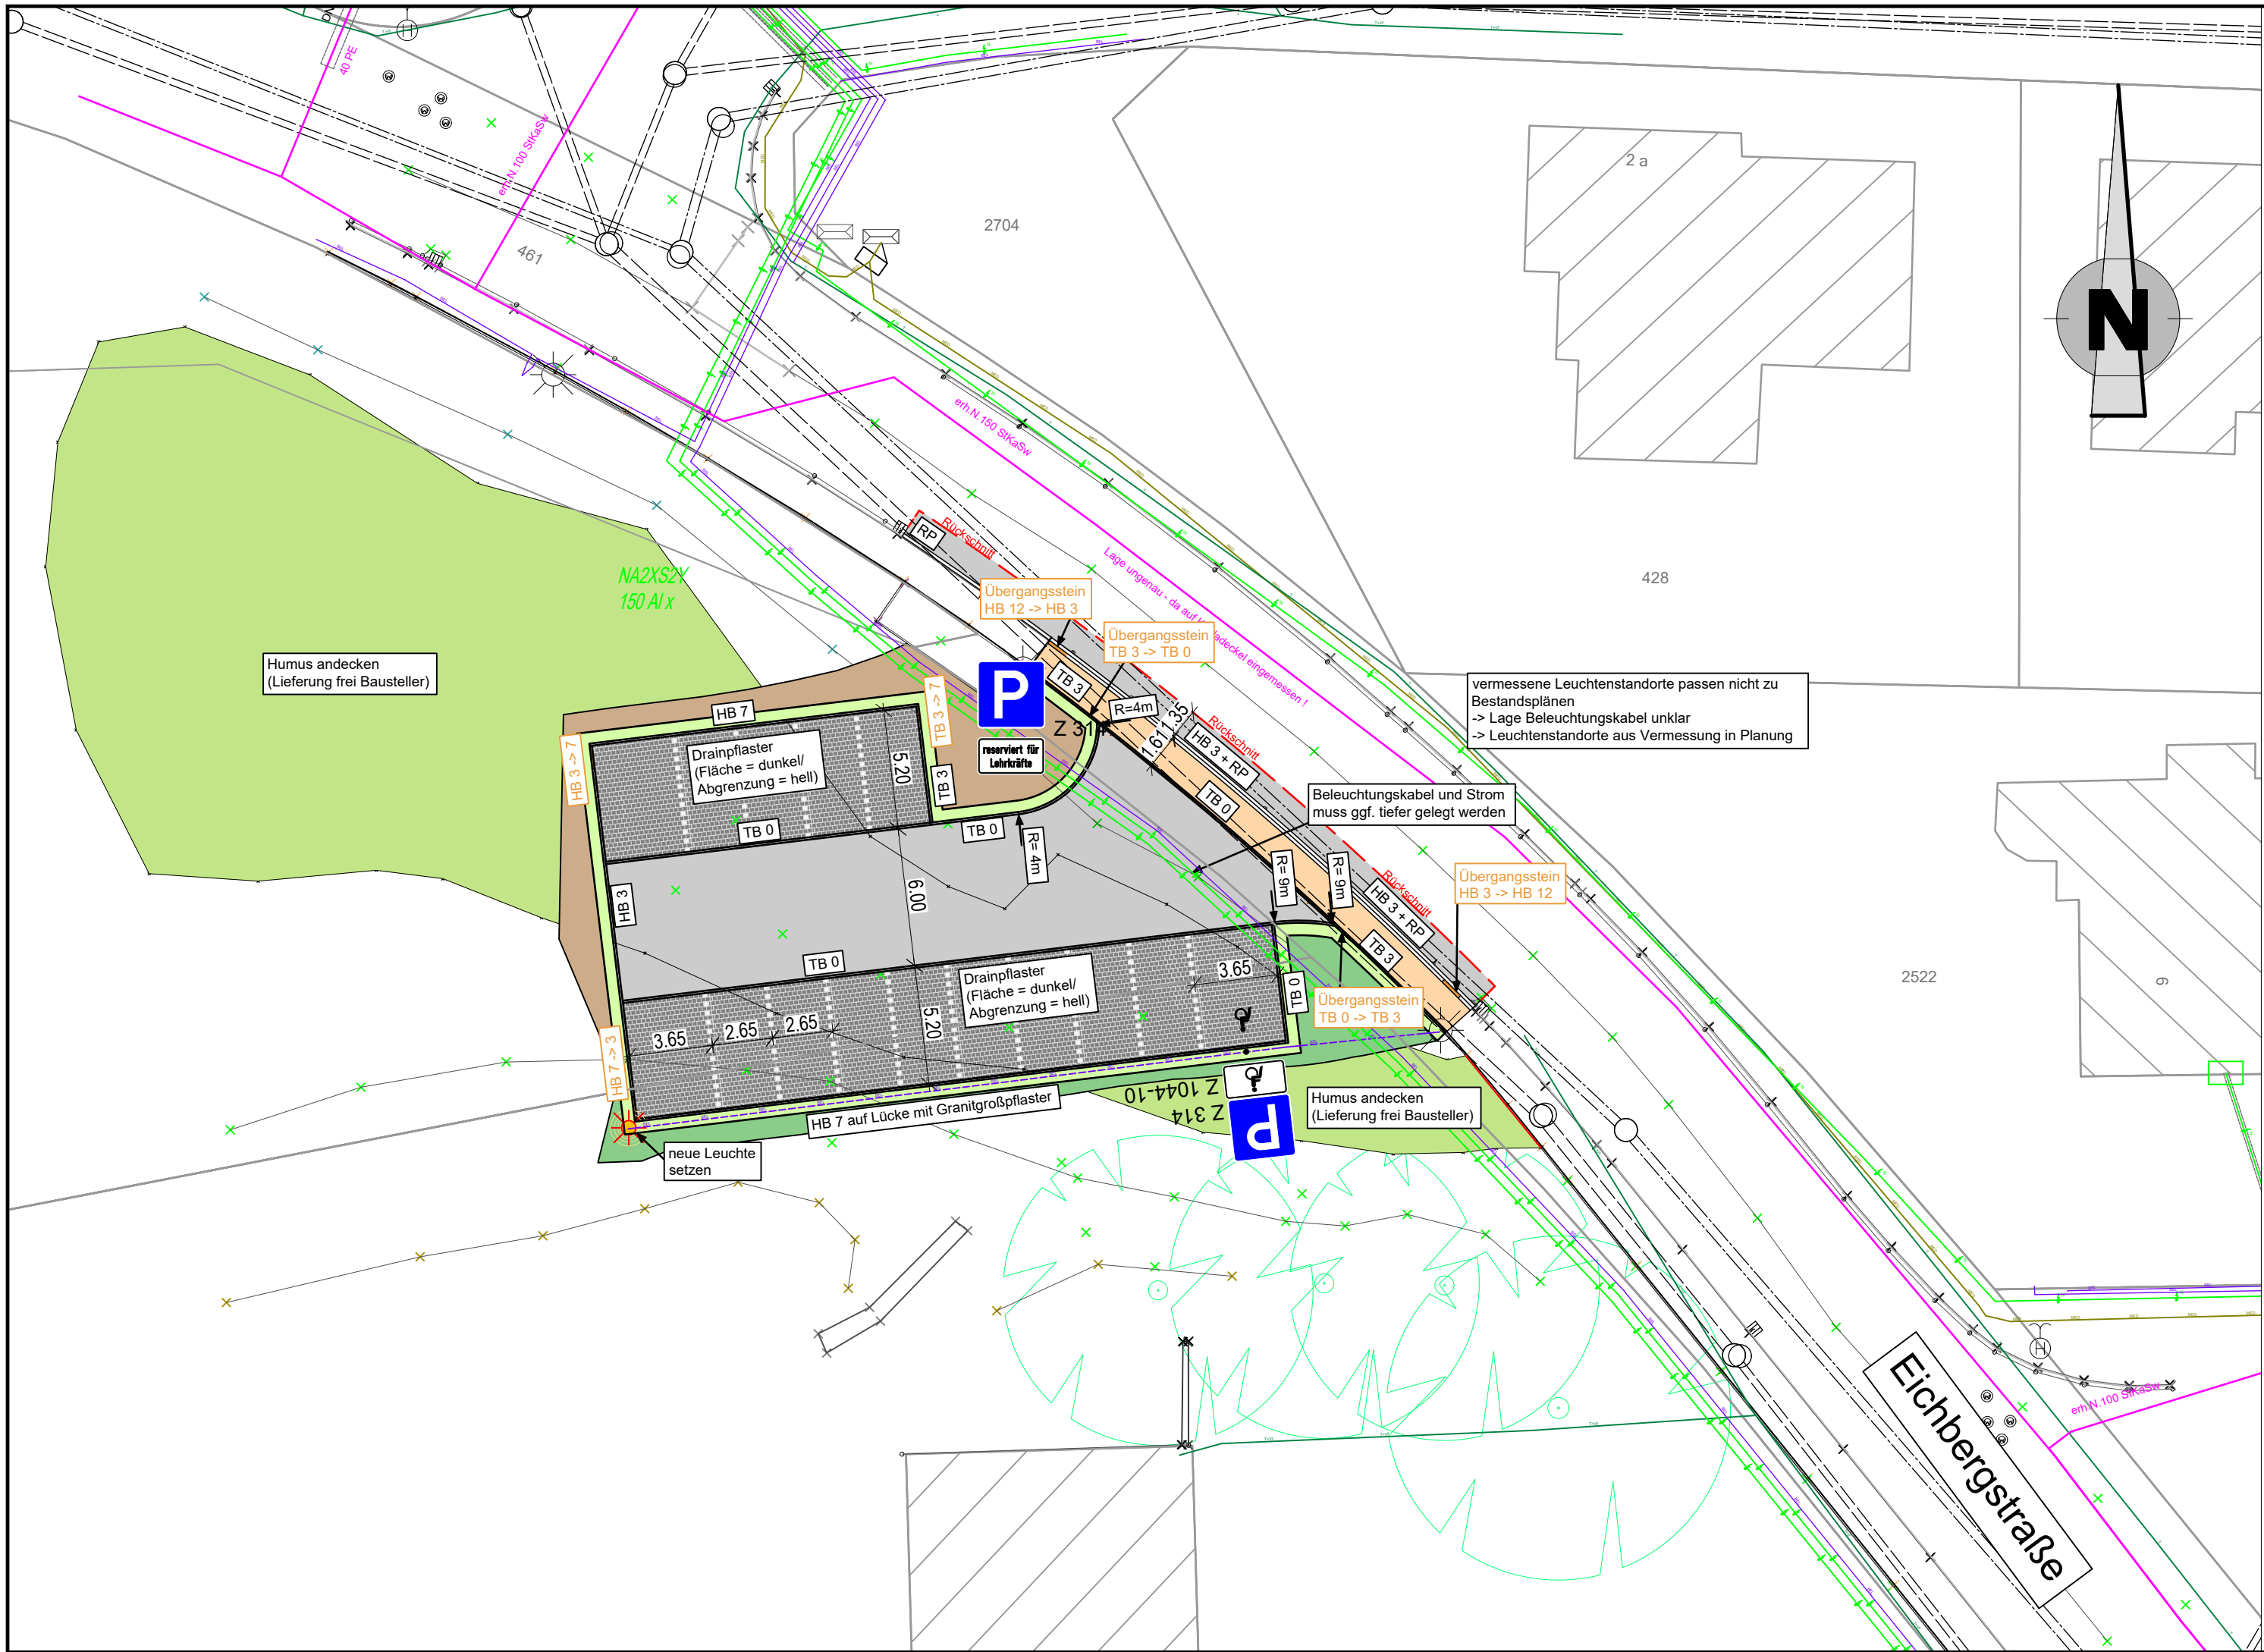

LEGENDE

BESTAND

- Straßeneinlauf
- Muldeneinlauf
- Laterne
- Mast
- Schieber: Gas
- Schieber: Wasser
- Unterflurhydrant
- Oberflurhydrant
- Lichtsignal
- Schaltkasten
- Kilometerstein
- Bohrpunkt/Schürf
- Böschung
- Baum
- Schild
- Hecke
- Waldtrauf
- OD-Grenze
- Zaun
- Mauer
- Polygonpunkt
- Amtlicher Aufnahmepunkt
- Trigonometrischer Punkt
- Grenzpunkt (endgültig)
- Grenzpunkt (grafisch)
- Grenzpunkt (unvermarkt)

PLANUNG

- Straßeneinlauf
- Muldeneinlauf
- Laterne
- Lichtsignal (Ampel)
- Fußgängerampel
- Baum
- Baumfällung
- Dammböschung
- Einschnittsböschung
- Tangentenschnittpunkt mit Längsneigung
- Querneigung
- Tiefpunkt / Hochpunkt
- Abbruch
- Fahrbahn (Vollausbau)
- Deckensanierung
- Gehweg
- Radweg
- Auffüllung (< 1:4) Angleichung
- Abtrag (< 1:4) Angleichung
- Schotter
- Bankett
- StreetPrint
- StreetPrint (geprägt)
- Grünfläche
- Rasenpflaster, Rasengitter
- Pflasterflächen hell/dunkel
- Pflasterfläche mit Verschiebesicherung

GRUNDLAGE DER ENTWURFSVERMESSUNG / PLANUNG:

- Lagesystem: ☐ UTM ☒ GK
- Höhensystem: ☐ NN 130 ☐ NHN 160 ☒ NHN 170

KANALISATION

- Mischwasserkanal bestehend
- Regenwasserkanal bestehend
- Schmutzwasserkanal bestehend
- Druckleitung bestehend
- Mischwasserkanal geplant
- Regenwasserkanal geplant
- Schmutzwasserkanal geplant
- Druckleitung geplant
- Drainagekanal geplant
- Kanal/Leitung/Kabel Stilllegung
- Auswechslung/Abbruch

LEITUNGEN

- Bestehende Wasserleitung: W 0## GGG
- Bestehende Gasleitung: Gas MD 0##
- Bestehende Stromleitung: mit Zusatz "F"=Freileitung: "20"= 20 KV
- Bestehende Telekommunikationsleitung: T=Telefon FM=Fernmelde LWL=Lichtwellenleiter KBW=KabelBW
- Bestehende sonstige Kabel: SIG=Verkehrssignal BEL=Beleuchtung Stk=Steuerkabel
- Geplante Wasserleitung: DN ## GGG
- Geplante Gasleitung: GAS HD DN ##
- Geplante Fernwärme:
- Geplante Stromleitung: mit Zusatz "F"=Freileitung: "20"= 20 KV
- Geplante Telekommunikationsleitung: T=Telefon FM=Fernmelde LWL=Lichtwellenleiter KBW=KabelBW
- Geplante sonstige Kabel: SIG=Verkehrssignal BEL=Beleuchtung Stk=Steuerkabel

ZUR BEACHTUNG

Die eingetragenen Trassen bestehender Ver- und Entsorgungsleitungen dienen nur zur GROSSORIENTIERUNG und sind ohne Anspruch auf Vollständigkeit. Zur Erfassung der Lage sind die Bestandspläne der Ver- und Entsorgungsträger alleinverbindlich. Gegebenenfalls sind zur Erfassung der exakten Lage bestehender Anlagen SUCHSCHLÜTZE erforderlich. Die Haftung für unrichtige oder unvollständige Eintragungen ist ausgeschlossen!

Bei allen Aufgrabungen im Bereich bestehender Anlagen sind die technischen Bedingungen zum Schutz der Anlagen des jeweiligen Leitungsbetreibers zu beachten. Gegebenenfalls ist der Leitungsbetreiber durch den ausführenden Bauunternehmer zu informieren!

LEGENDE:

BORDSTEINE

- GBS3-15 Granitbordstein - Anschlag 3 - 15 cm
- HB3-15 Hochbordstein - Anschlag 3 - 15 cm
- GP 2/0 zweireihiges Granitgroßpflaster ohne Anschlag
- GP Granitgroßpflaster ohne Anschlag
- TB0-8 Tiefbordstein - Anschlag 0 - 8 cm
- RP Rinnenplatten
- Übergangsstein

Nr.	Art der Änderung	Datum	Name

BREINLINGER INGENIEURE

Tiefbau GmbH

Kanalstraße 1-4

D-78532 Tuttlingen

T+ 49 74 61 - 184 - 0

Rotebühlstraße 44

D-70178 Stuttgart

T+ 49 711 - 78 78 16 - 0

office@breinlinger.de

www.breinlinger.de

BERATENDE INGENIEURE

TUTTLINGEN | STUTTGART

Stadt Blumberg/
Energieversorgung Südbaar

Ausbau/ Neugestaltung der
Achdorfer Straße

Entwurfsplanung

Lageplan
Eichbergstraße - Parkplatz

Anlage 2

Plan-Nr 4

bearbeitet Stegmiller

gezeichnet ast

Format 765 X 297

Projekt T23-010

Maßstab 1:250

Aufgestellt:
Tuttlingen den, 23.01.2026

PAS: Infravision

Dateiname:1S3L030.dwg

SST: SV-Norm

PLOT:23.01.2026 1 2-4_Lageplan_Eichbergstraße.pdf

765x297mm